


电气	电讯				
给排水	暖通				
建筑	结构				
制图人					

设计单位
DESIGN UNIT

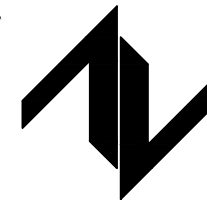

中图设计有限公司

ZT DESIGN Co., LTD

建筑工程乙级设计证书 A452007943

贵州省贵安新区湖潮乡双创孵化基地
(湖潮乡星湖社区24栋1楼44室)
E-mail: panwenbin1992@outlook.com
邮编: 550003

合作设计单位

CO-OPERATED WITH

出图专用章

SHADCL PROJECT SEAL

未加盖本公司出图专用章无效 INVALID NO THE SPECIAL SEAL

注册执业章

REGISTERED SEAL

建设单位

CLIENT

绩溪中城弘品文化旅游有限公司

项目名称

PROJECT TITLE

云栖山院

子项名称

SUB TITLE

二组团商业1#

图纸名称

DRAWING TITLE

一层给排水平面图

项目负责人

PROJECT DIRECTOR

倪薇薇

审定人

AUTHORIZED BY

王洁

审核人

EXAMINED BY

王洁

专业负责人

DISCIPLINE RESPONSIBLE BY

陈立学

校对人

CHECKED BY

陈立学

设计人

DESIGNED BY

唐铁锋

制图人

DRAWING BY

唐铁锋

专业

SPECIALTY

给排水

比例

SCALE

1:100

工程编号

PROJECT NO.

图号

DRAWING NO.

水施-04

规格


DWG. SIZE

A2

版本

VERSION

第一版

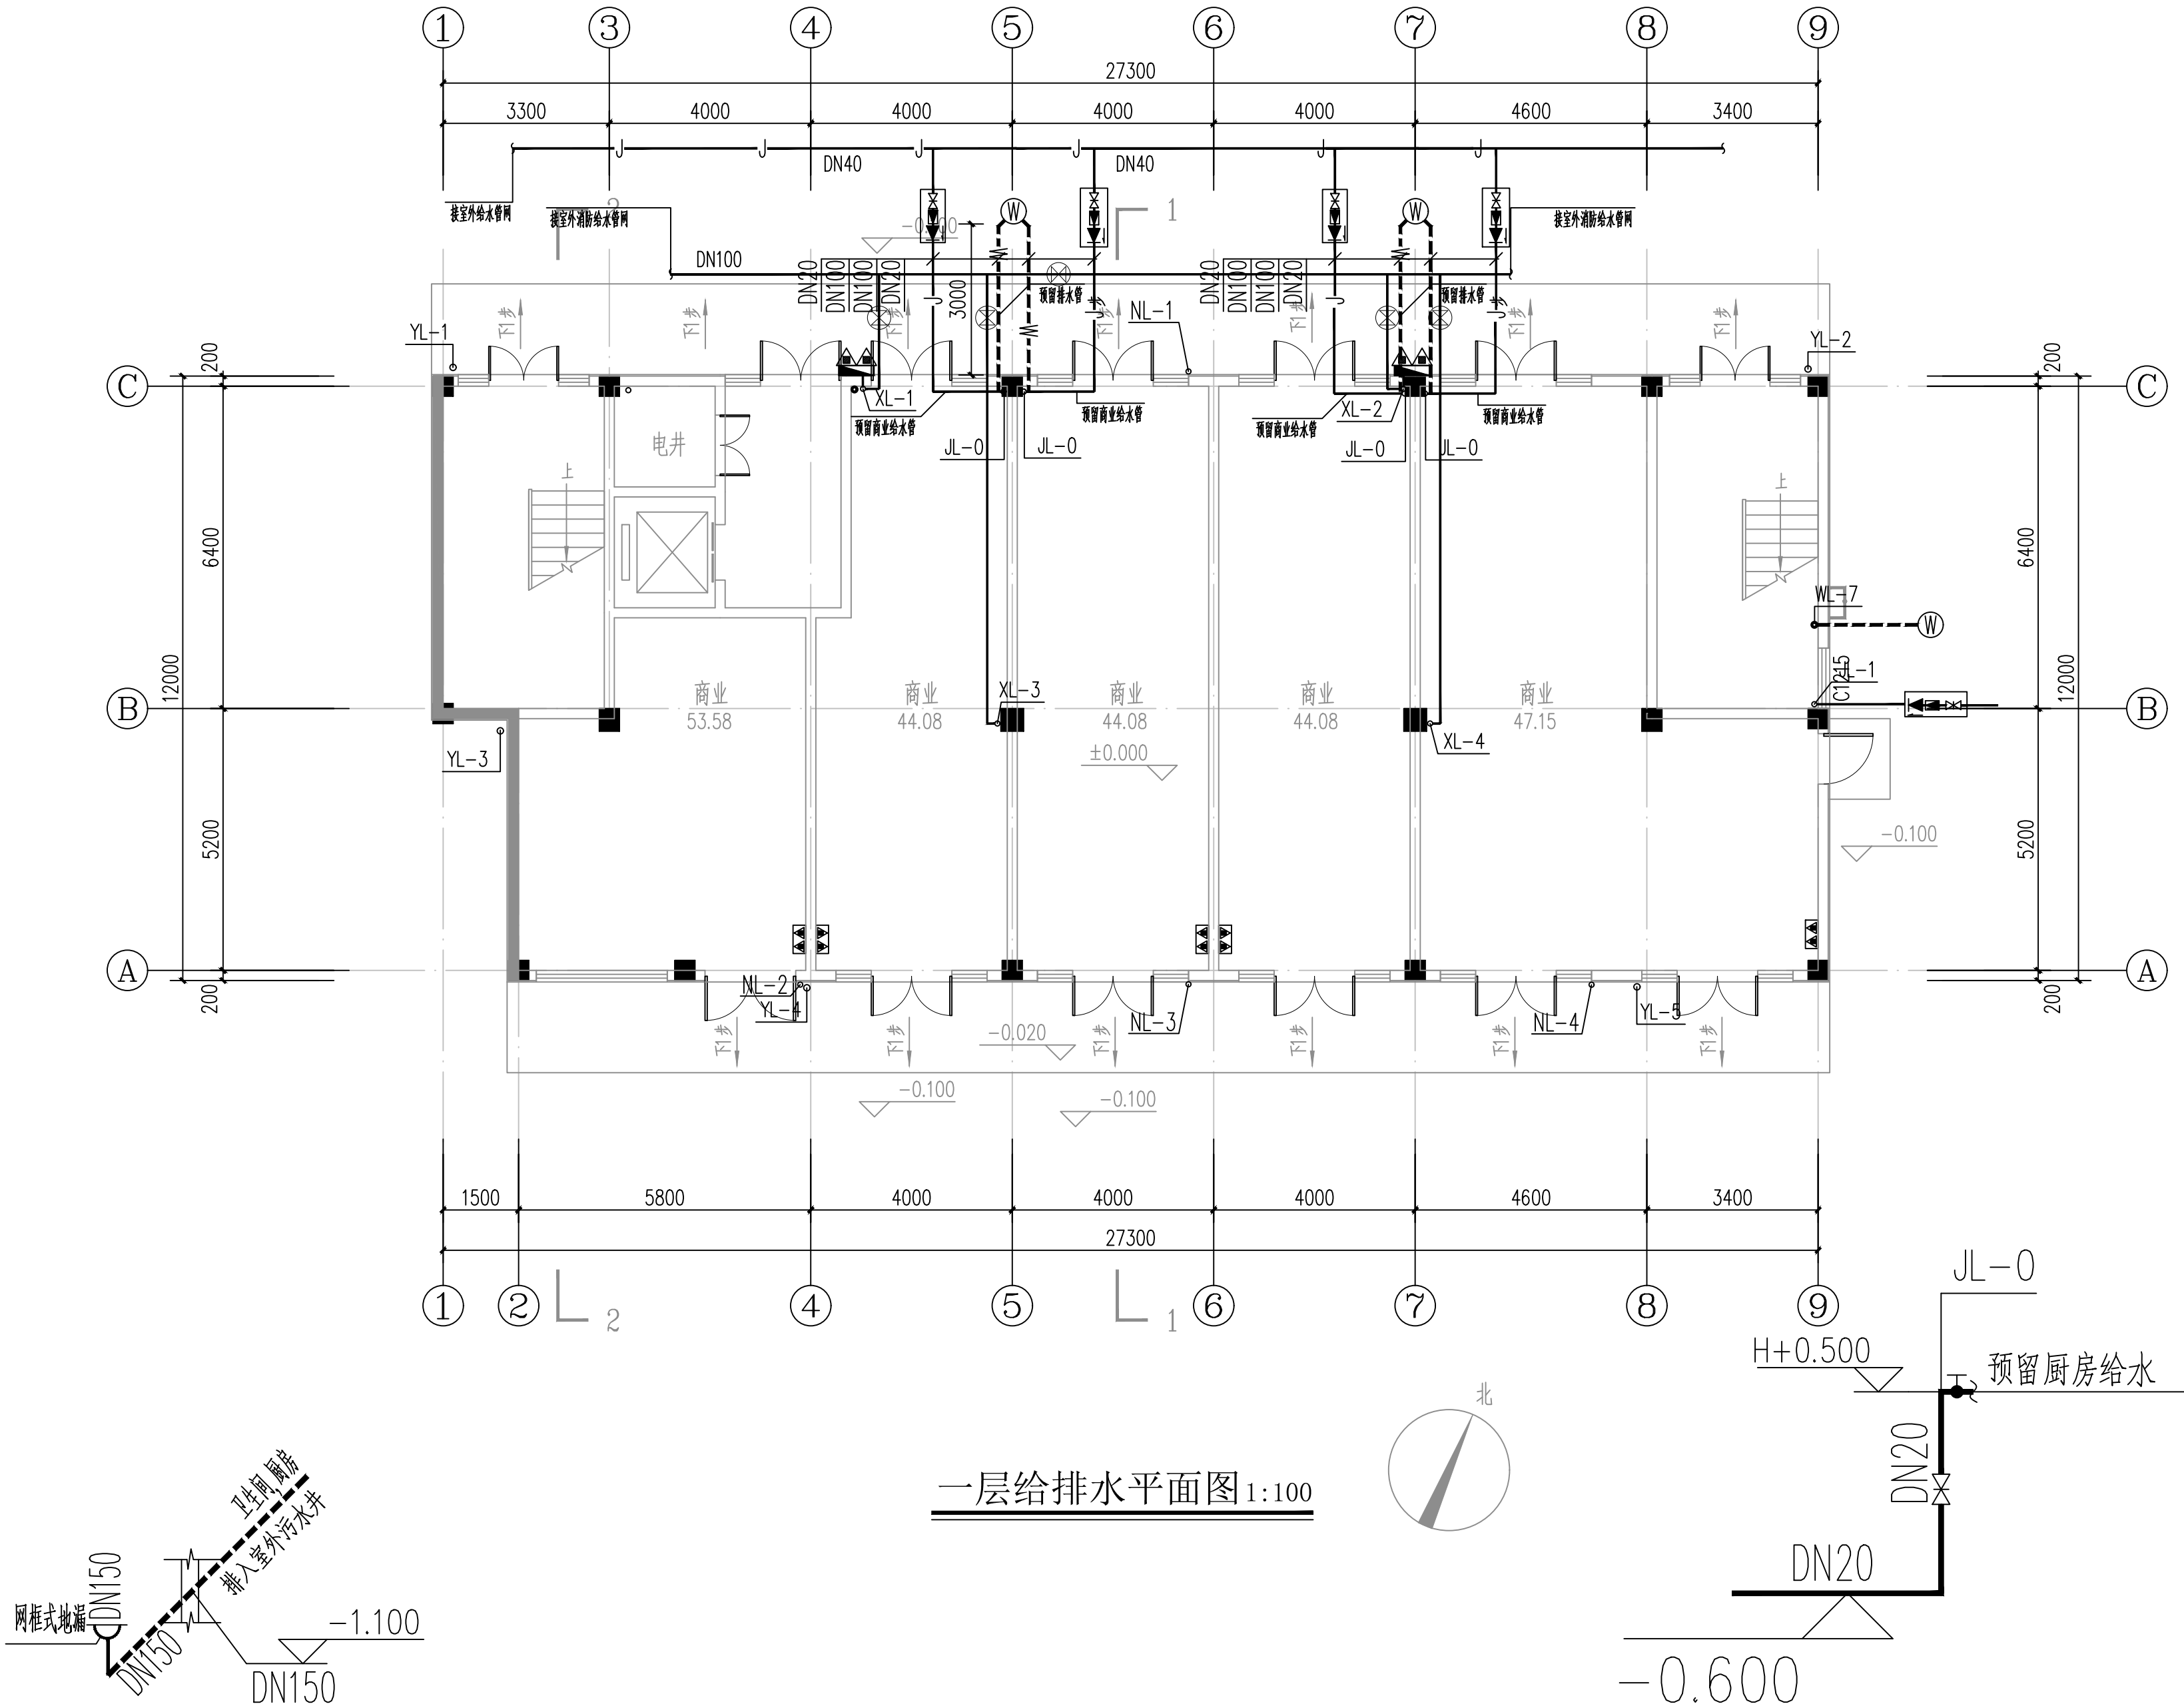

一层给排水平面图 1:100