
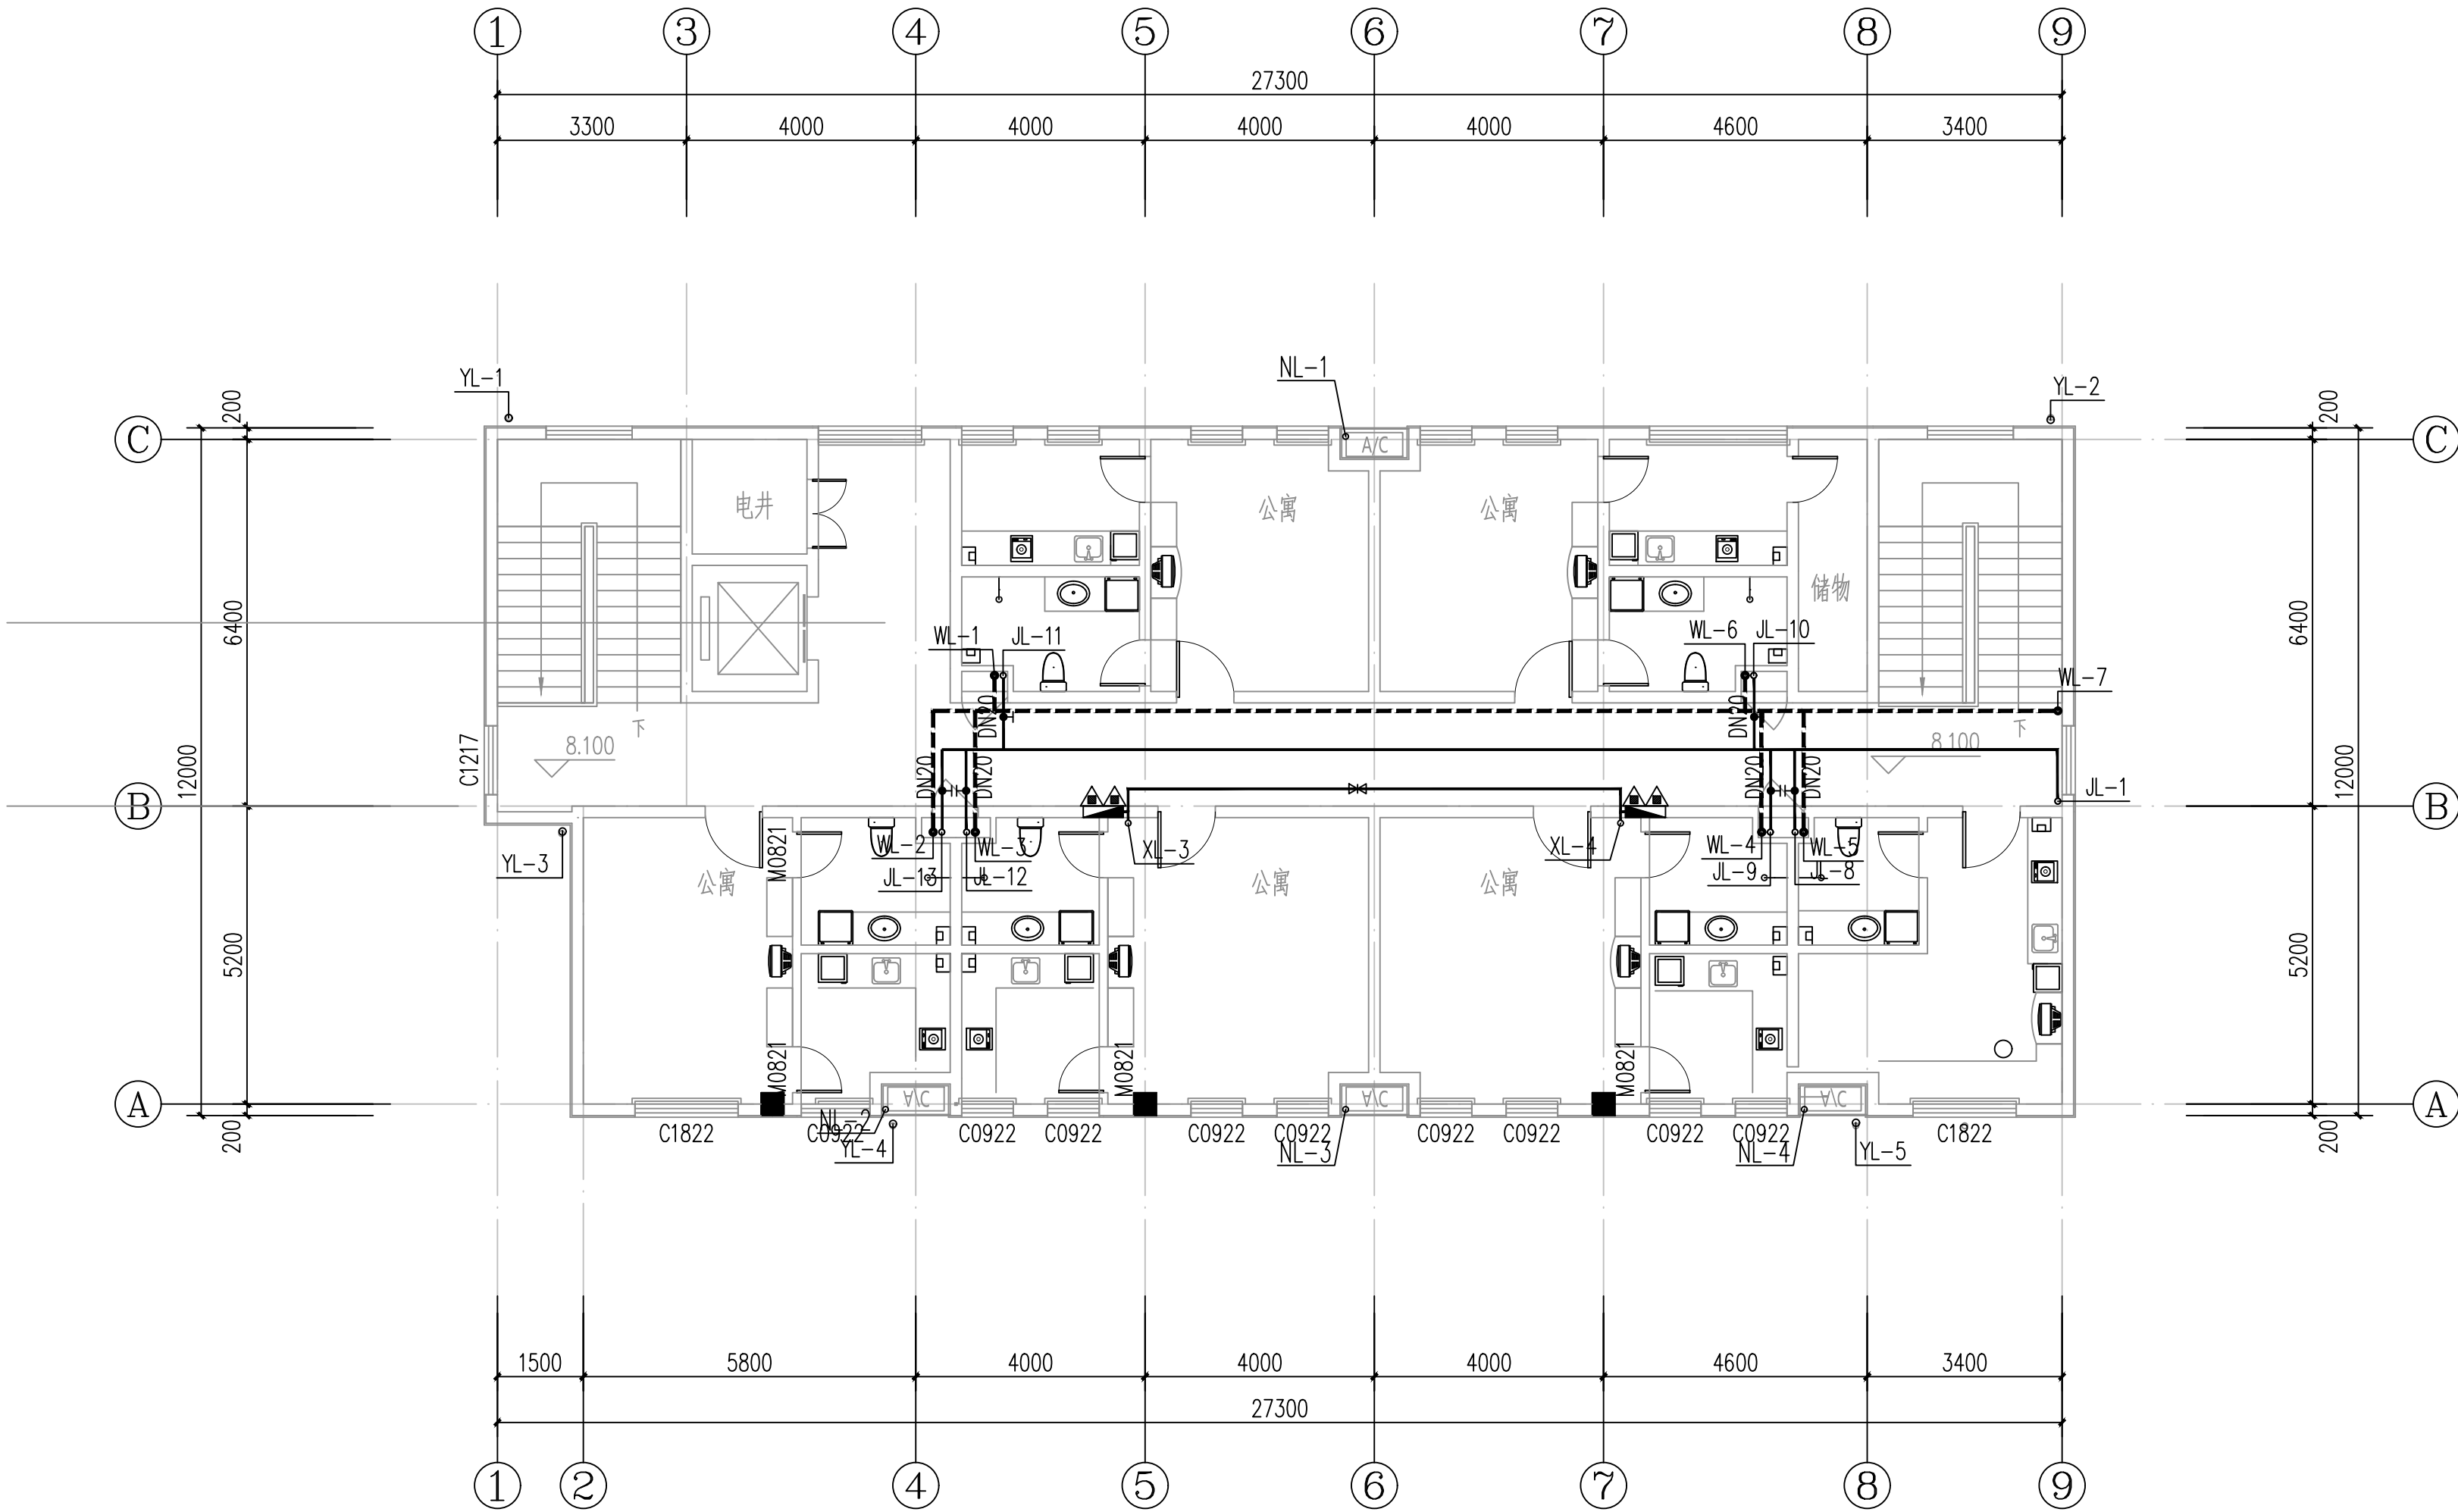


电气	电讯				
给排水	暖通				
建筑	结构				
制图人					

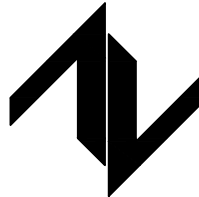

三层给排水平面图 1:100

设计单位 DESIGN UNIT  中图设计有限公司 ZT DESIGN Co., LTD 建筑工程乙级设计证书 A452007943 贵州省贵安新区湖潮乡双创孵化基地 (湖潮乡星湖社区24栋1楼44室) E-mail: panwenbin1992@outlook.com 邮编: 550003		
合作设计单位 CO-OPERATED WITH		
出图专用章 SHADCL PROJECT SEAL		
未加盖本公司出图专用章无效 INVALID NO THE SPECIAL SEAL		
注册执业章 REGISTERED SEAL		
建设单位 CLIENT 绩溪中城弘品文化旅游有限公司		
项目名称 PROJECT TITLE 云栖山院		
子项名称 SUB TITLE 二组团商业1#		
图纸名称 DRAWING TITLE 三层给排水平面图		
项目负责人 PROJECT DIRECTOR	倪藏藏	倪藏藏
审定人 AUTHORIZED BY	王洁	王洁
审核人 EXAMINED BY	王洁	王洁
专业负责人 DISCIPLINE RESPONSIBLE BY	陈立学	陈立学
校对人 CHECKED BY	陈立学	陈立学
设计人 DESIGNED BY	唐铁锋	唐铁锋
制图人 DRAWING BY	唐铁锋	唐铁锋
专业 SPECIALTY	给排水	设计阶段 DESIGN STAGE 施工图
比例 SCALE	1:100	日期 DATE 2023.05
工程编号 PROJECT NO.		图号 DRAWING NO. 水施-06
规格 DWG. SIZE	A2	版本 VERSION 第一版